


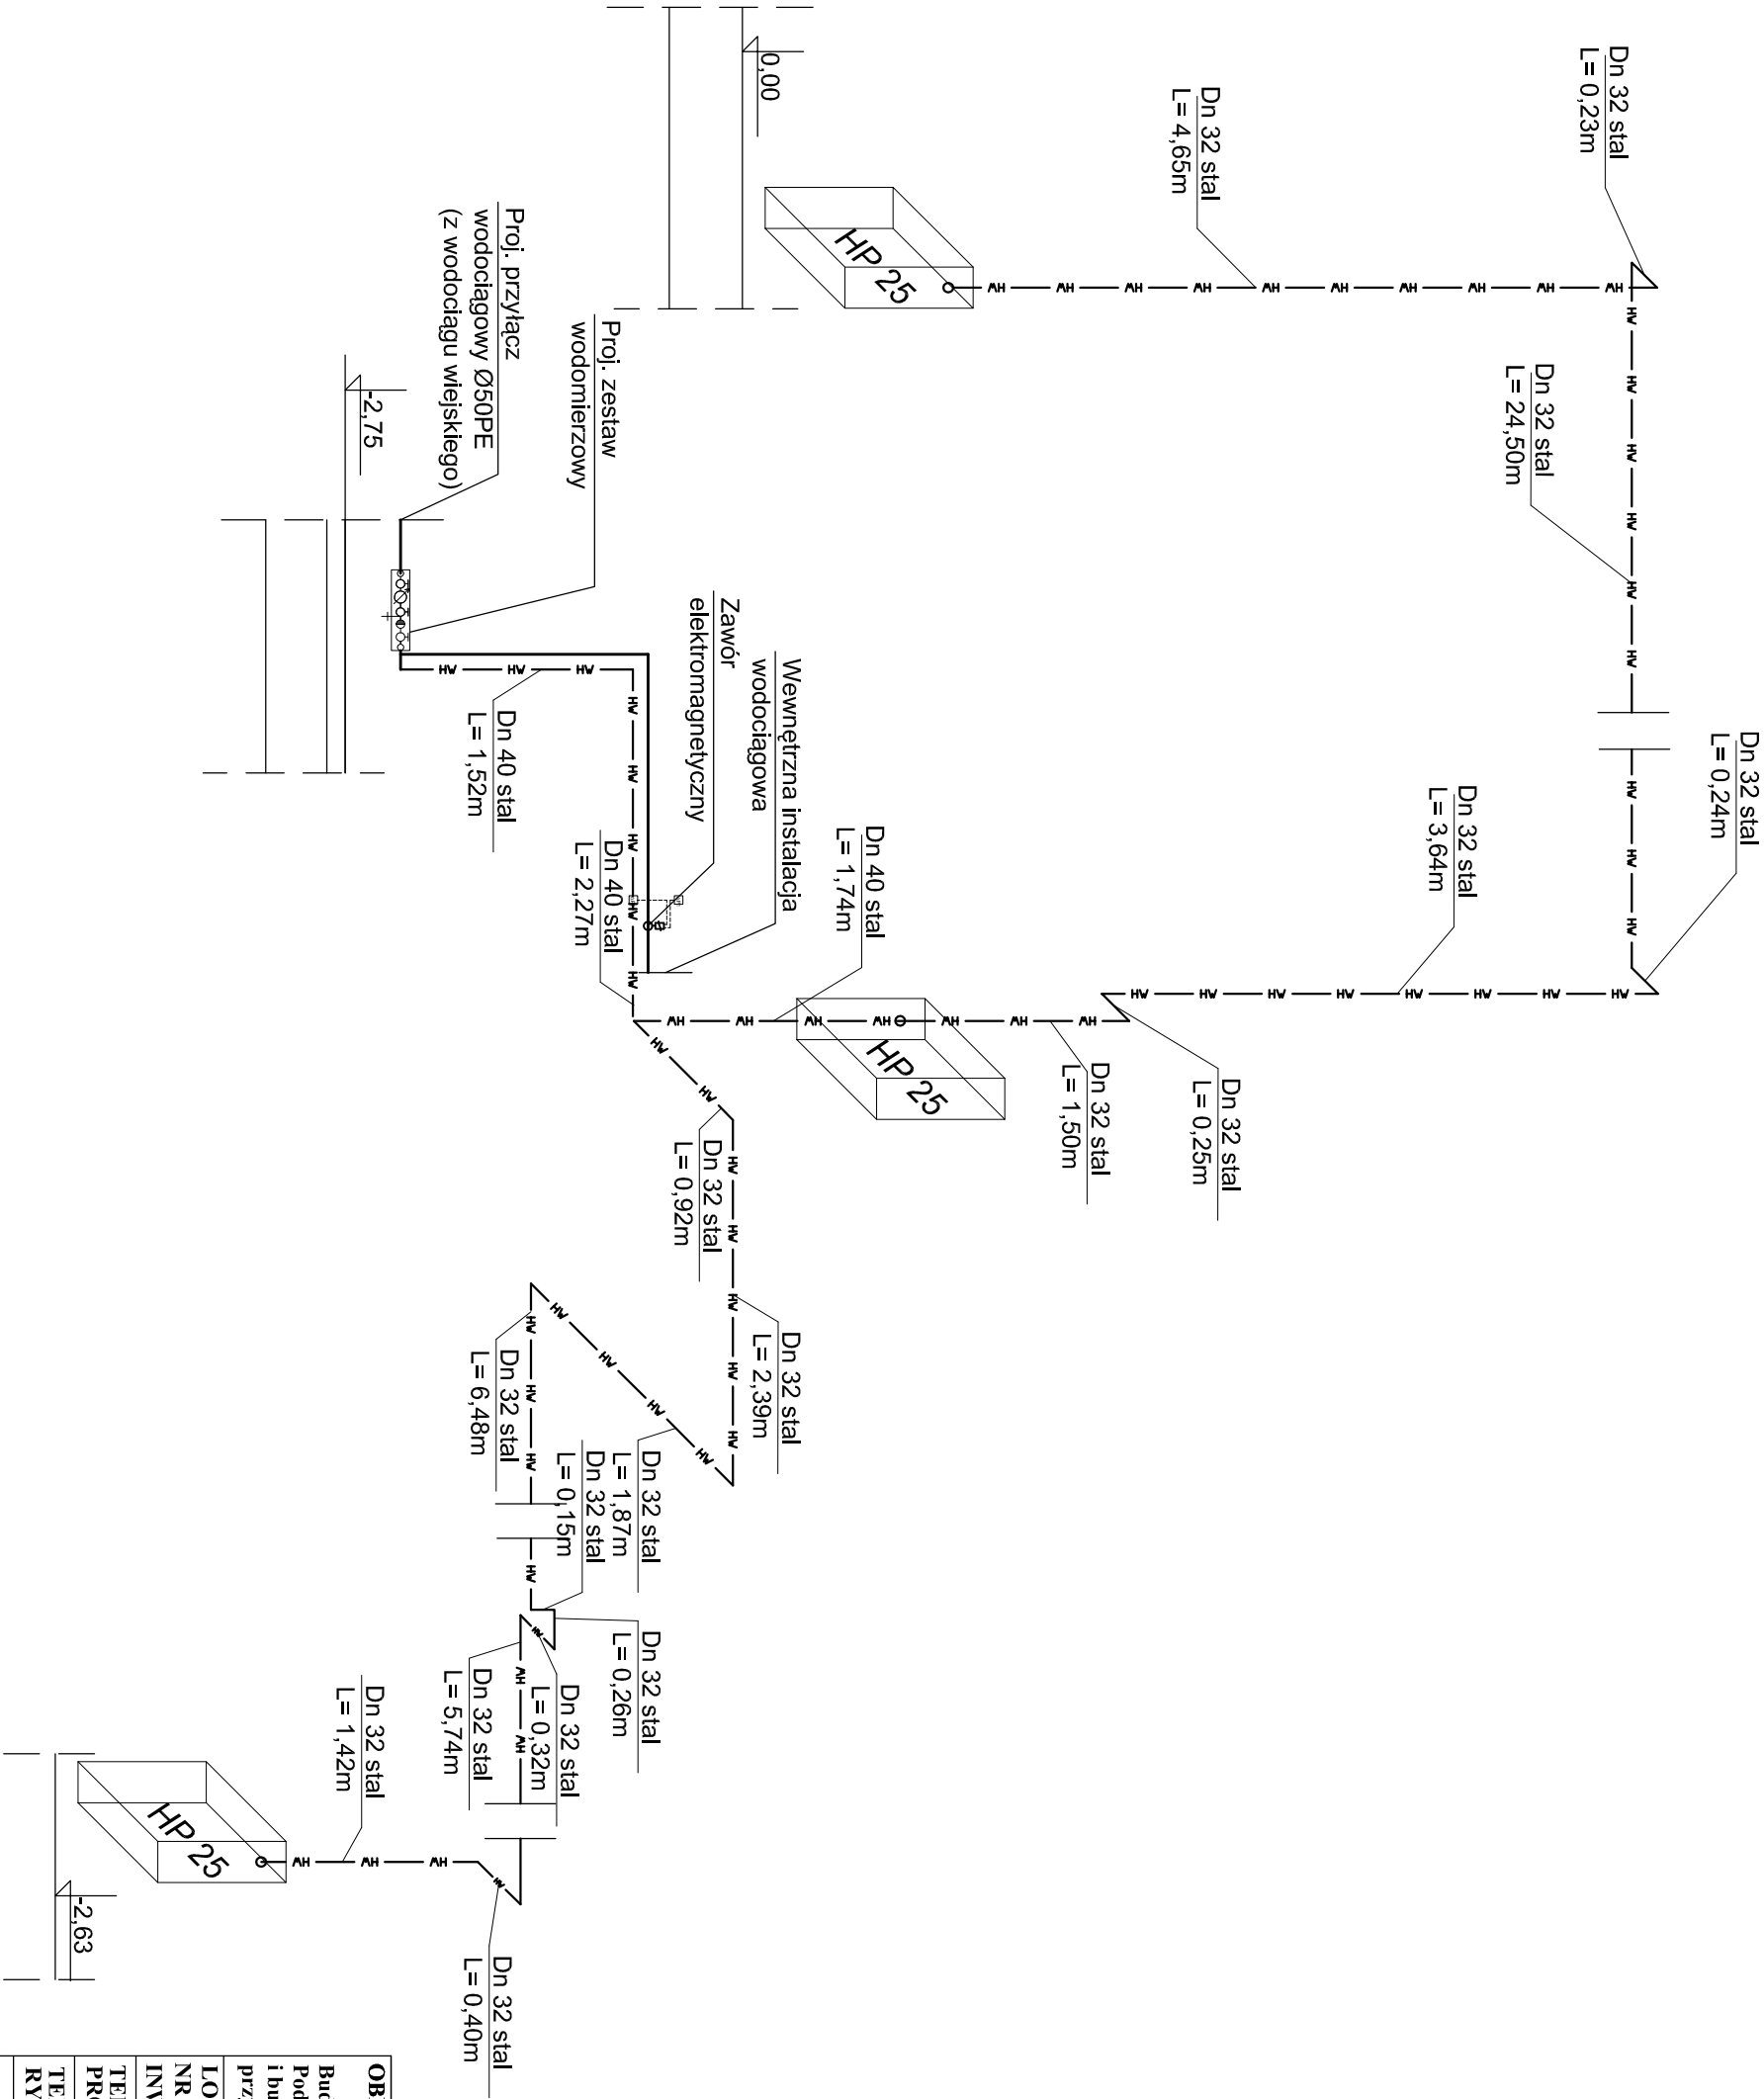

OBIEKT:				
Budowa Sali Gimnastycznej z zapleczem z częściąową przebudową budynku Szkoły Podstawowej nr 2 w Kamienicy z instalacjami wewnętrznymi /w tym gazową/, z przyłączeniem i budową przyłączy: wodociągowego, kanalizacji: deszczowej i sanitarnej oraz budowę przyłącza gazowego ze zbiornikiem podziemnym.				
LOKALIZACJA:	Kamienica			
NR EWID. DZIAŁEK:	dz. nr ewid. 4530, 4533, 4484/1			
INWESTOR:	GMINA KAMIENICA , 34-680 Kamienica 420			
TEMAT PROJEKTU:	Instalacja wod-kan, p-poz			
TEMAT RYSUNKU:	Aksonometria instalacji hydropontowej.			
	Imię i Nazwisko	nr upr. budowlanych	PODPIS:	
PROJEKTOWAŁ:	mgr inż. Mariusz Ciapała	MAP/0253/PWOS/04		
SPRAWDZIŁ :	inż. Mirosław Olszowski	UAN-7342-139/91		
OPRACOWAŁ:	mgr inż. Kamila Firtlej	mgr inż. Andrzej Moskalił		
STADIUM: PROJ. BUD.	DATA: 12.2011	SKALA: 1:50	BRANŻA: Instalacje sanitarne	NR RYS.: 5