


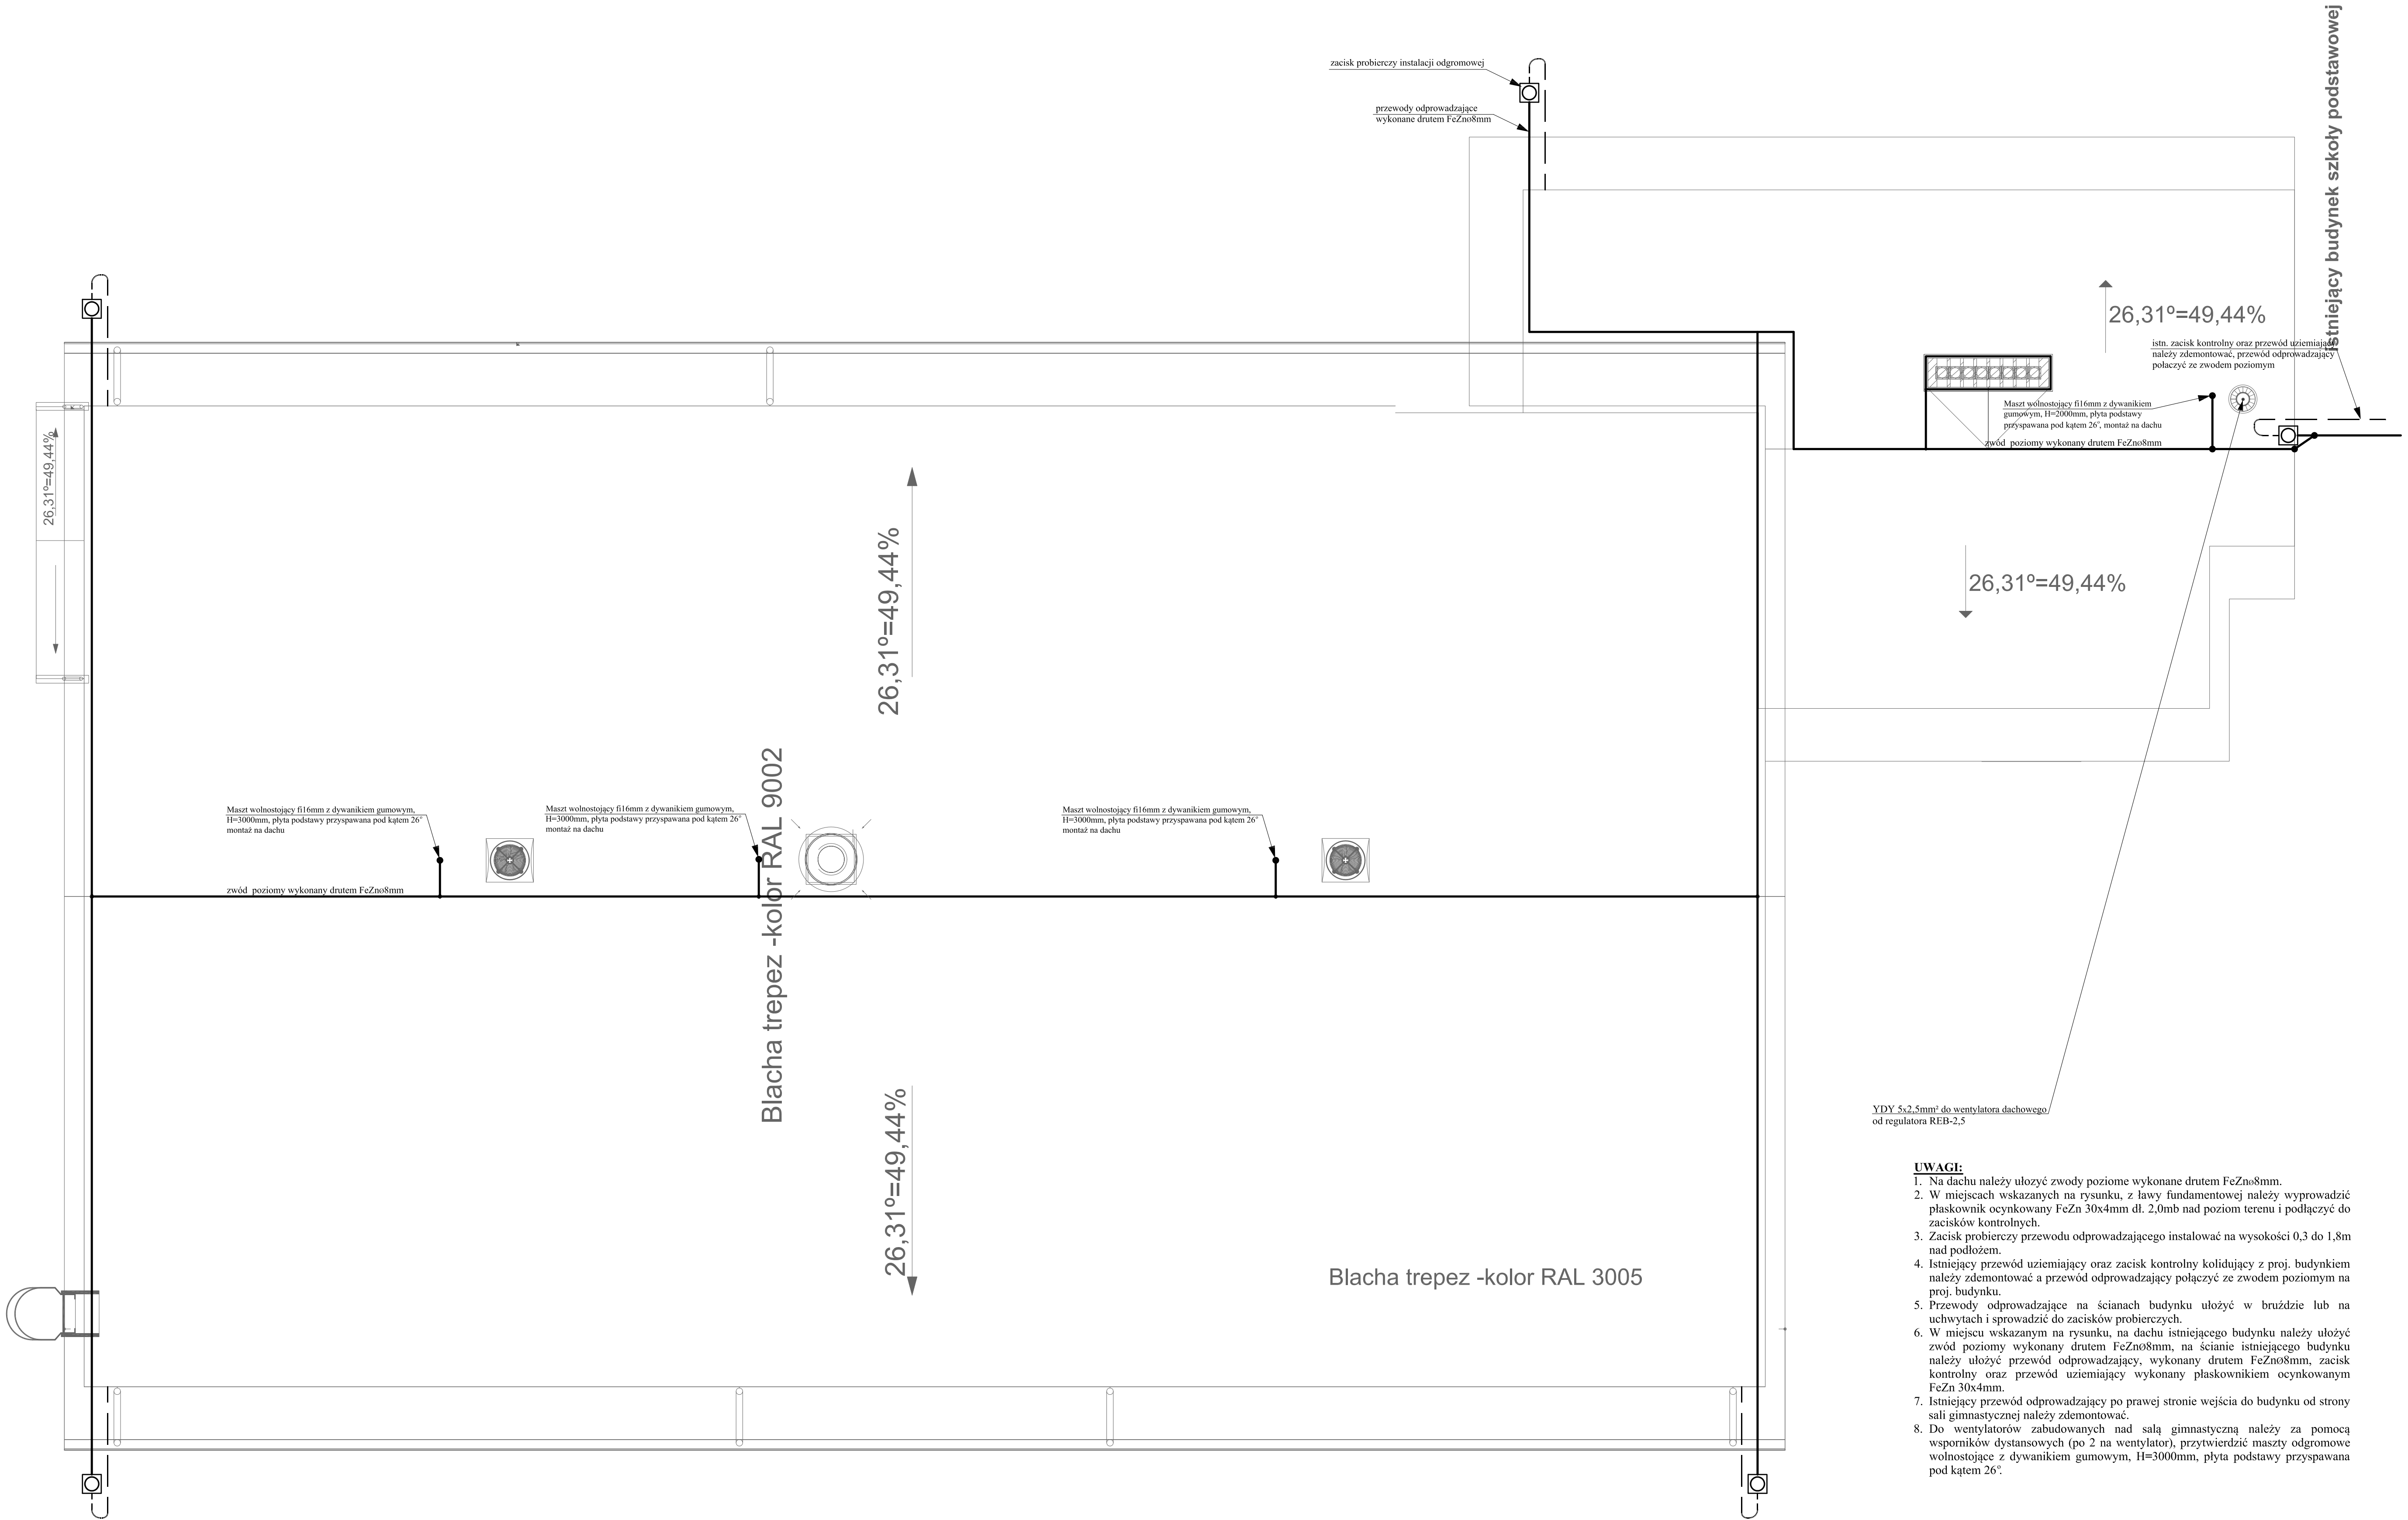

- UWAGI:**
1. Na dachu należy ułożyć zwody poziome wykonane drutem FeZnø8mm.
 2. W miejscach wskazanych na rysunku, z ławy fundamentowej należy wyprowadzić płaskownik ocynkowany FeZn 30x4mm dł. 2,0mb nad poziom terenu i podłączyć do zacisków kontrolnych.
 3. Zacisk pobierczy przewodu odprowadzającego instalować na wysokości 0,3 do 1,8m nad podłożem.
 4. Istniejący przewód uziemiający oraz zacisk kontrolny kolidujący z proj. budynkiem należy zdemontować a przewód odprowadzający połączyć ze zwodem poziomym na proj. budynku.
 5. Przewody odprowadzające na ścianach budynku ułożyć w bruzdzie lub na uchwytach i sprowadzić do zacisków pobierczych.
 6. W miejscu wskazanym na rysunku, na dachu istniejącego budynku należy ułożyć zwód poziomy wykonany drutem FeZnø8mm, na ścianie istniejącego budynku należy ułożyć przewód odprowadzający, wykonany drutem FeZnø8mm, zacisk kontrolny oraz przewód uziemiający wykonany płaskownikiem ocynkowanym FeZn 30x4mm.
 7. Istniejący przewód odprowadzający po prawej stronie wejścia do budynku od strony sali gimnastycznej należy zdemontować.
 8. Do wentylatorów zabudowanych nad salą gimnastyczną należy za pomocą wsporników dystansowych (po 2 na wentylator), przytwierdzić maszty odgromowe wolnostojące z dywanikiem gumowym, H=3000mm, płyta podstawy przyspawana pod kątem 26°.

Jednostka Projektowa: Projektowanie i Nadzór Budowlany Jan Piwowar, Mordarka 478		
ZADANIE Wewnętrzne instalacje elektryczne	Obiekt Budynek sali gimnastycznej z zapleczem szatniowo-sanitarnym	
LOKALIZACJA Kamienica dz. nr ew. 4530; 4533; 4484/1	INWESTOR Gmina Kamienica 34- 608 Kamienica 420 powiat łimanowski	
TEMAT Plan instalacji odgromowej - rzut dachu	Brzoza :	ELEKTRYCZNA
Projektant: inż. Sławomir Paczyński MAP/0097/PW/OE/05	Sprawdzający: Adam Paczyński BPP. U.pr. -336/79 specjalność instalacyjno - inżynieryjna	Skala: 1:50 Data: XI.2011r.
Zastrzeżenie: Instalacja jest własnością autora. Rysunek nie może być przysyłany lub kopiowany bez pisemnej zgody projektanta.		Faza P.B.
Numer projektu: 348,36570724		Nr rysunku 4/IV/E