



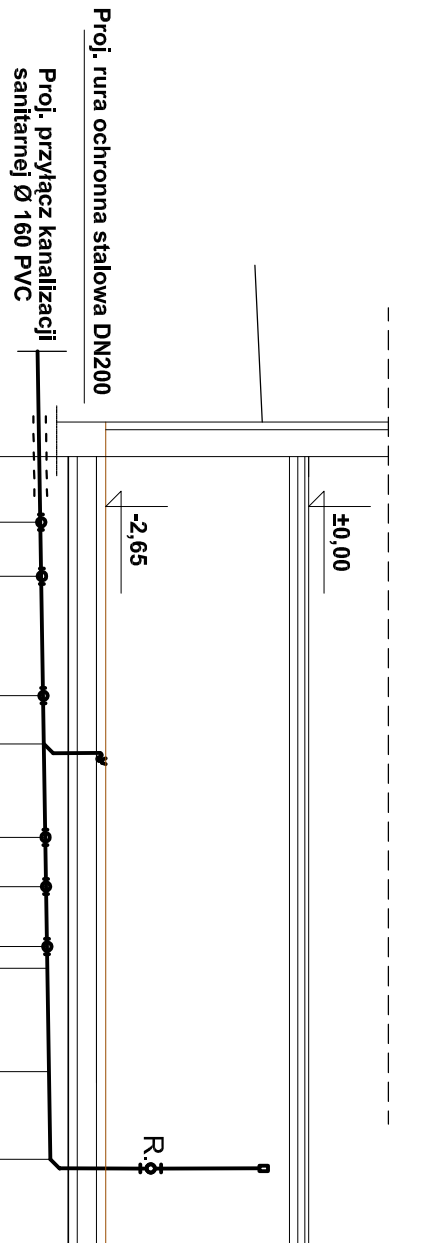

POZIOM 0,00 =419,30 m n.p.m.									
RZĘDNA DNA KANAŁU [m]	-0,86	-0,85	-0,84						
DŁUGOŚĆ [m]	0,00	0,85	0,70	1,55	0,60	1,20	0,65	0,30	1,35
PRZYKRYCIE / GŁ. WYKOPU [m]	0,70 1,06	0,69 1,05	0,68 1,04	0,65 1,01	0,64 1,00	0,62 0,98	0,61 0,97	0,60 0,96	0,58 0,94
ODLEGŁOŚĆ [m]	0,00	0,85	1,55	3,10	3,70	4,90	5,55	6,30	7,95
OZNACZENIA	Bud	Tr11	Tr10	Tr9	Kr	Tr8	Tr7	Tr6	Z1
								Z2	Zn2
MATERIAŁ / SPADEK [%]	160 PVC								i=1,5%

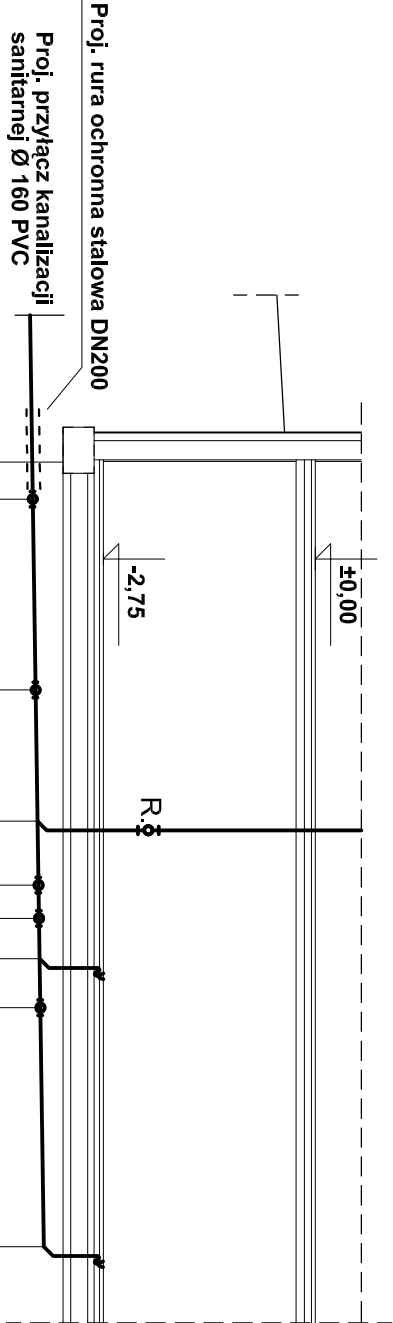

POZIOM 0,00 = 419,30 m n.p.m.									
RZĘDNA DNA KANAŁU [m]	-0,92	-0,91	-0,90	-0,85	-0,84	-0,82	-0,82		-0,77
DŁUGOŚĆ [m]	0,00	0,50	2,50	1,70	0,80	0,40	0,50	3,10	
PRZYKRYCIE / GŁ. WYKOPU [m]	0,76 1,12	0,75 1,11	0,74 1,10	0,69 1,05	0,68 1,03	0,66 1,02	0,66 1,02	0,61 0,97	
ODLEGŁOŚĆ [m]	0,00	0,50	3,00	4,70	5,50	5,90	6,40	7,05	10,15
OZNACZENIA	Bud	Tr5	Tr4	Pk1	Tr3	Tr2	Kr2	Tr1	Kr1
MATERIAŁ / SPADEK [%]	160 PVC								i=1,5%

OBIEKT:				Budowa Sali Gimnastycznej z zapleczem z częściąową przebudową budynku Szkoły Podstawowej nr 2 w Kamienicy z instalacjami wewnętrznymi /w tym gazową/, z przłożeniem i budową przyłączy: wodociągowego, kanalizacji: deszczowej i sanitarnej oraz budową przyłącza gazowego ze zbiornikiem podziemnym.			
LOKALIZACJA:		Kamienica					
NR EWID. DZIAŁEK:		dz. nr ewid. 4530, 4533, 4484/1					
INWESTOR:		GMINA KAMIENICA , 34-680 Kamienica 420					
TEMAT PROJEKTU:		Instalacja wod-kan, p-poż					
TEMAT RYSUNKU:		Profile wewnętrznej instalacji wod-kan.					
PROJEKTOWAŁ:		Imię i Nazwisko	nr upr. budowlanych	PODPIS:			
SPRAWDZIŁ :		mgr inż. Mariusz Ciapała	MAP/0253/PWOS/04				
OPRACOWAŁ:		inż. Mirosław Olszowski	UAN-7342-139/91				
STADIUM: PROJ. BUD.		mgr inż. Kamila Firtlej	mgr inż. Andrzej Moskaliłk				
DATA: 12.2011		SKALA: 1:100	BRANŻA: Instalacje sanitarne	NR RYS.: 4			